




Piano Seminterrato
Scala 1:100

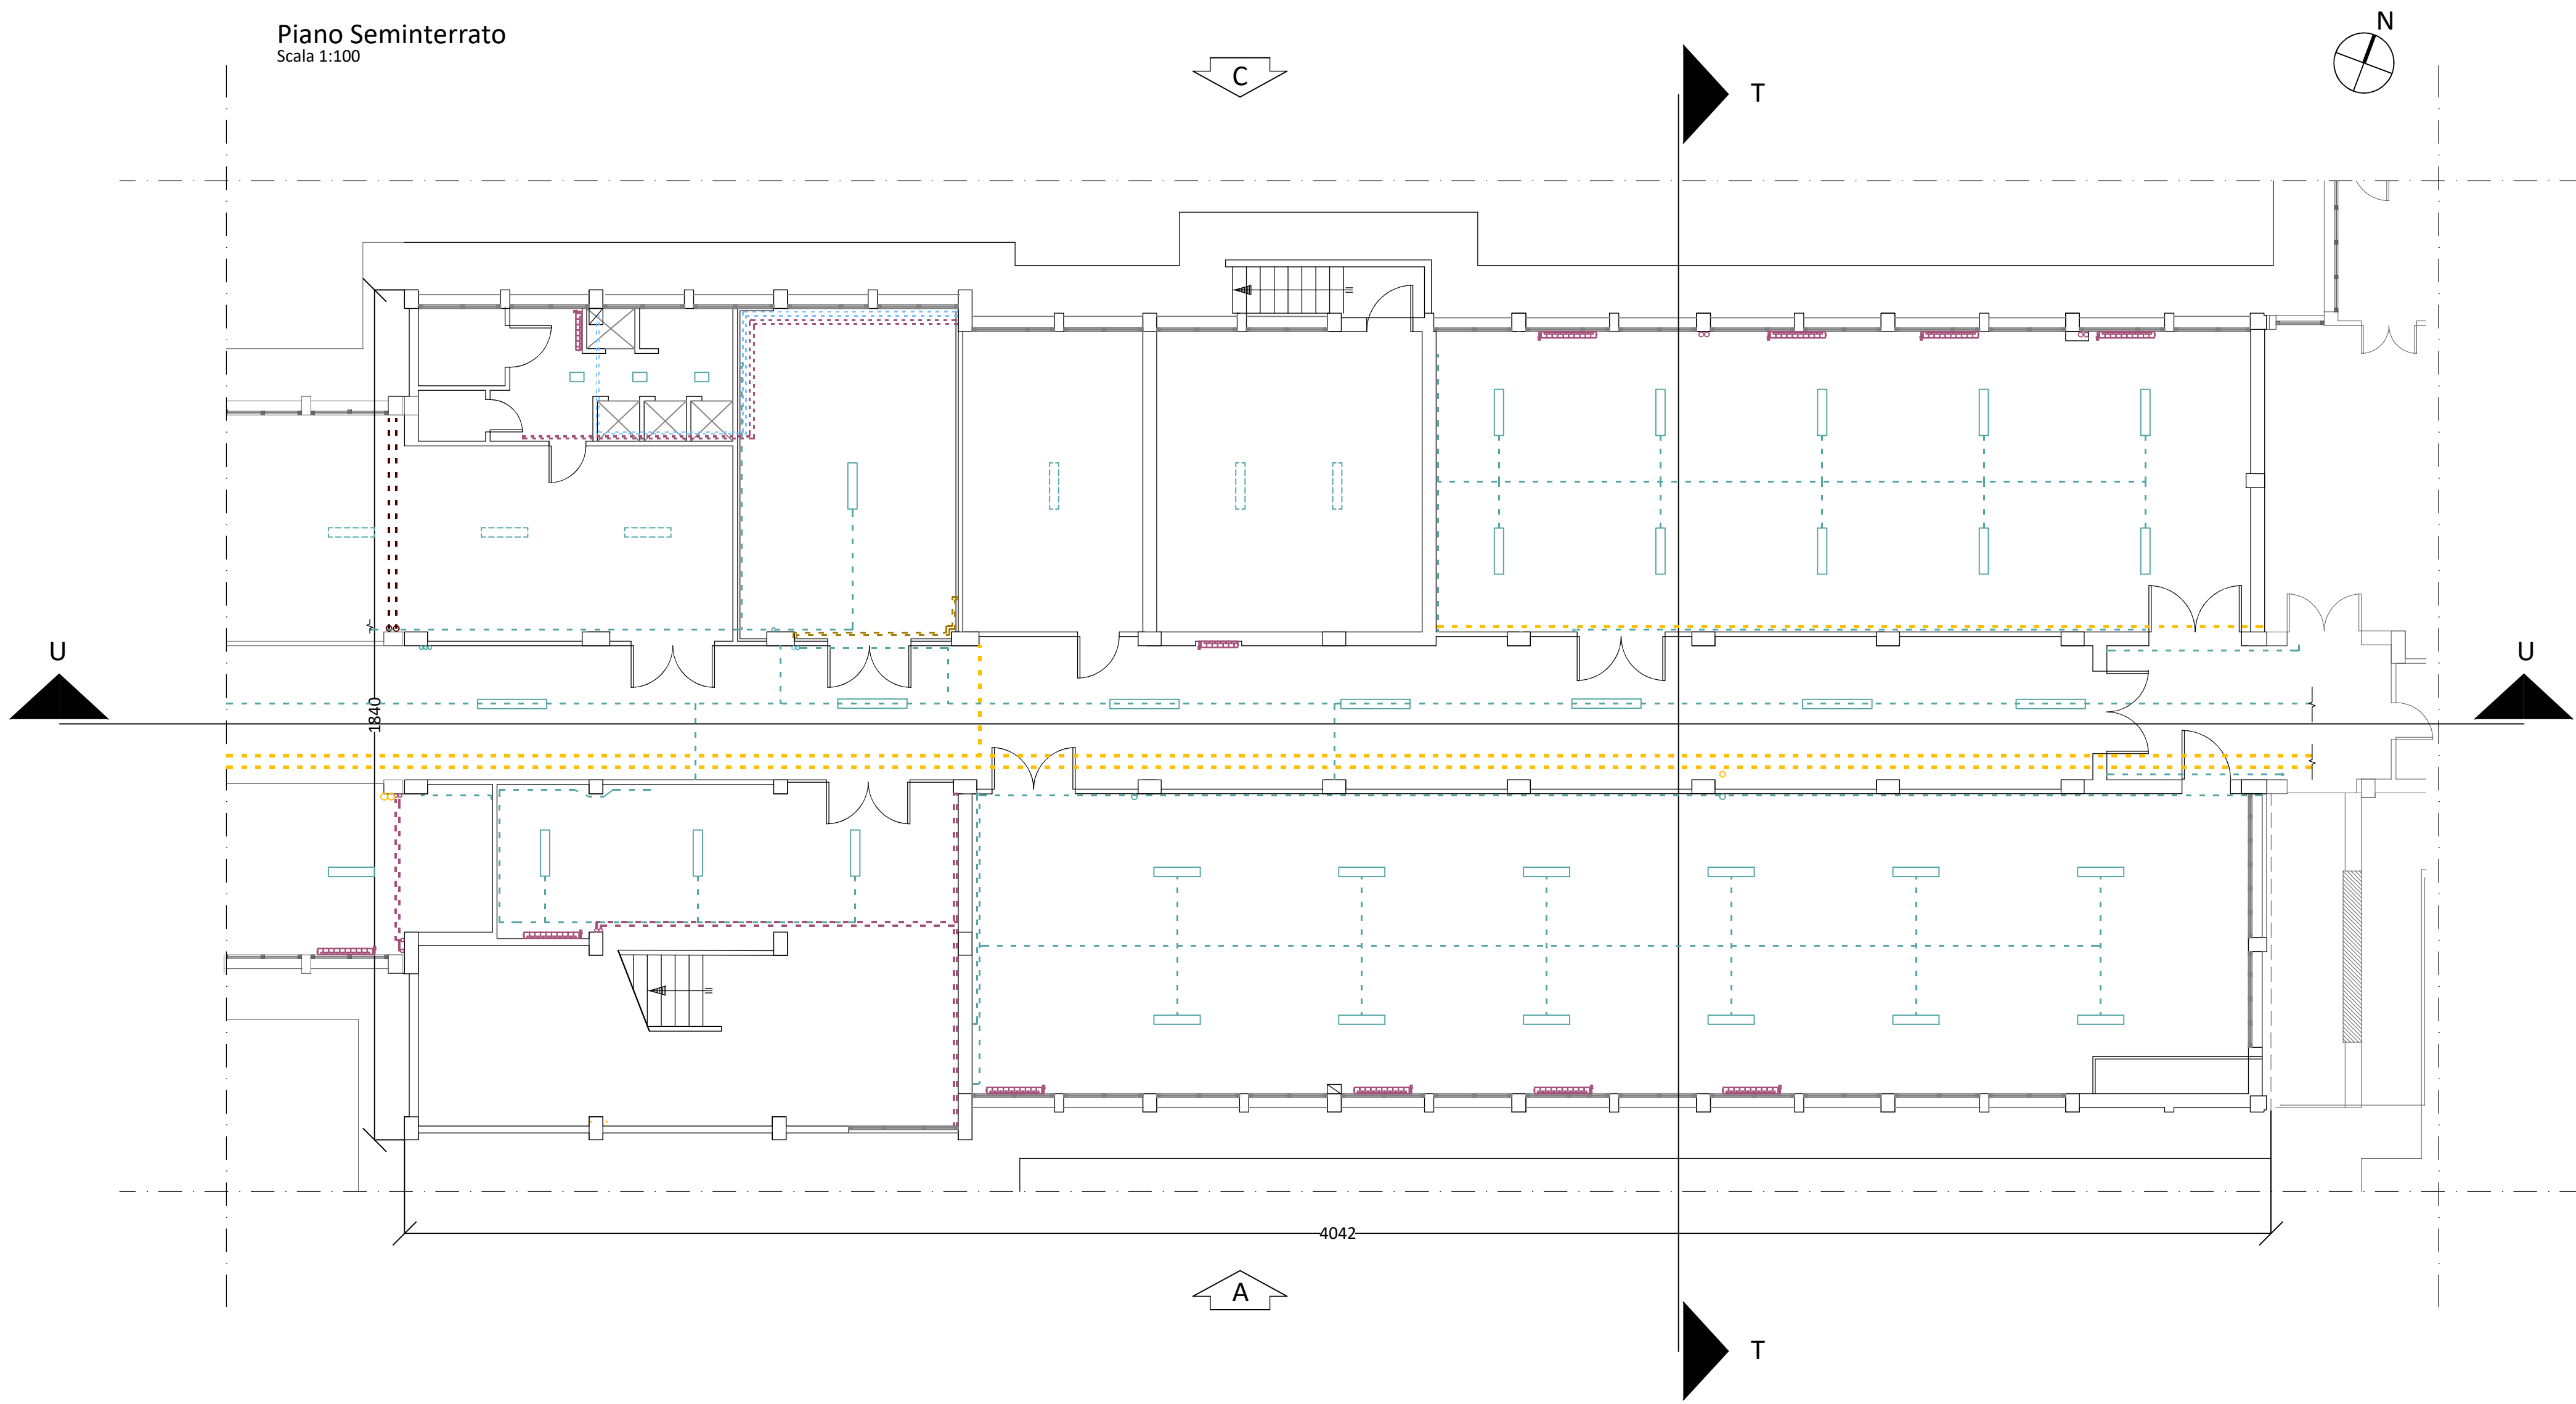


Piano Primo
Scala 1:100

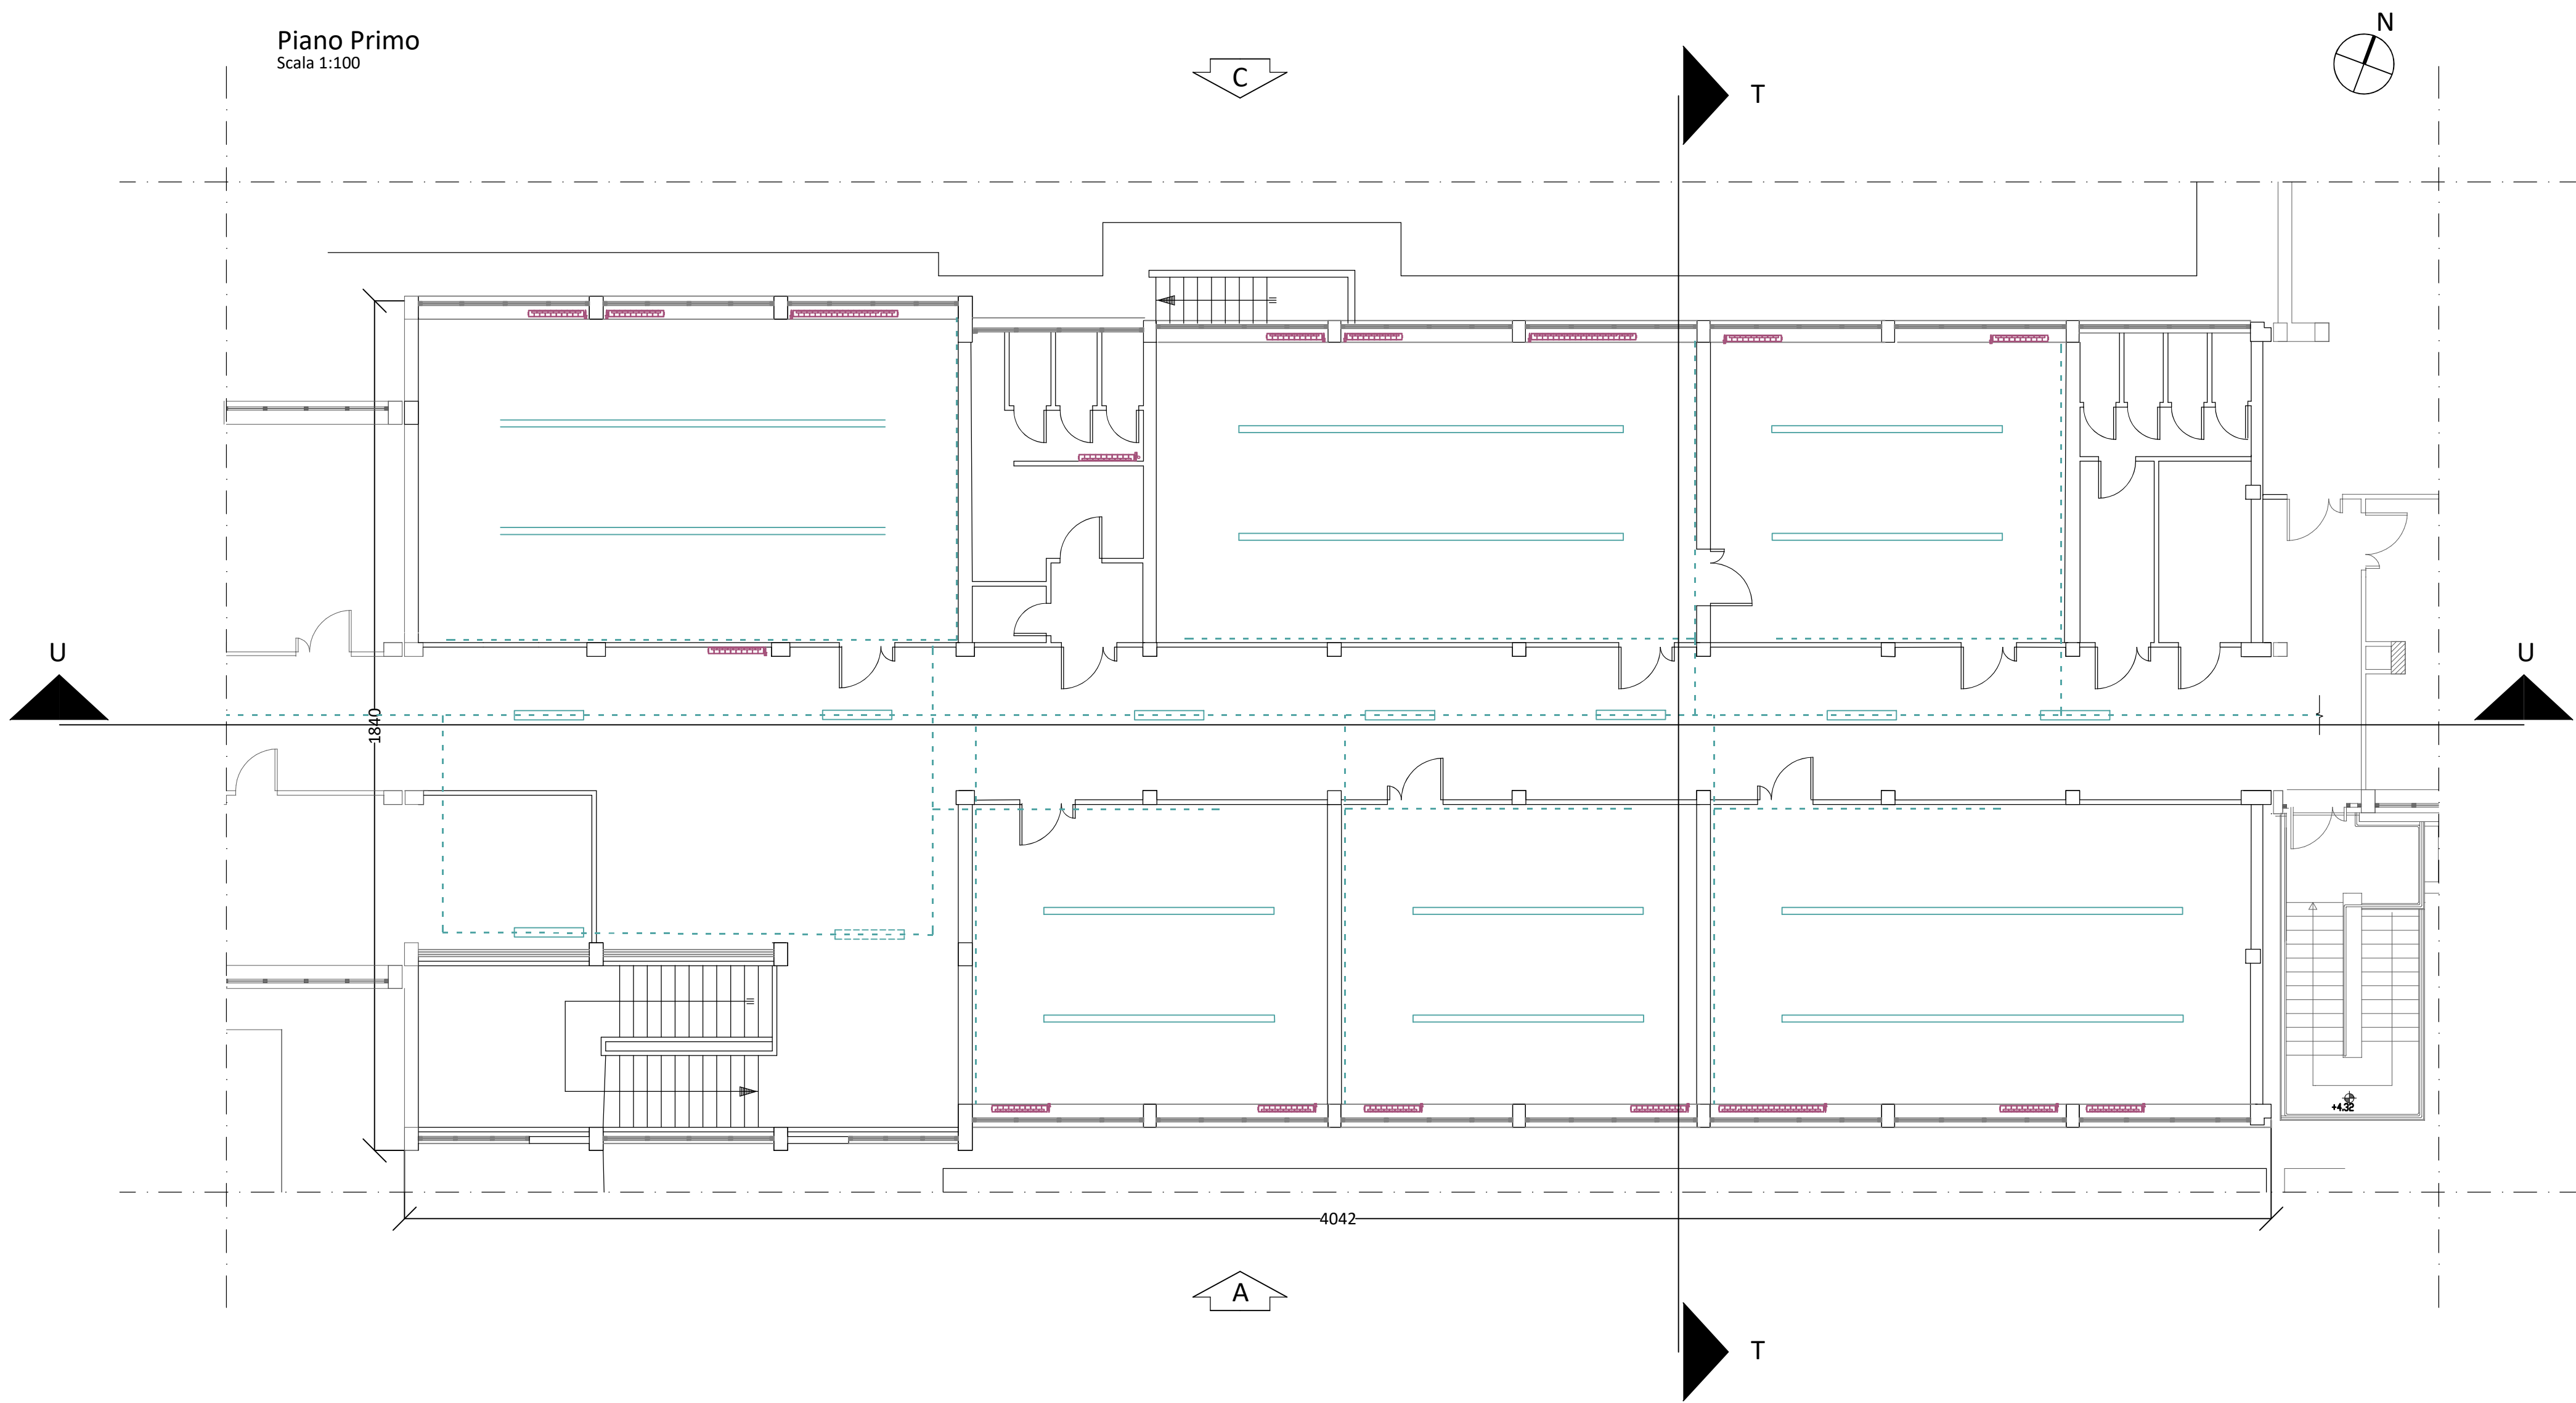


Piano Rialzato
Scala 1:100

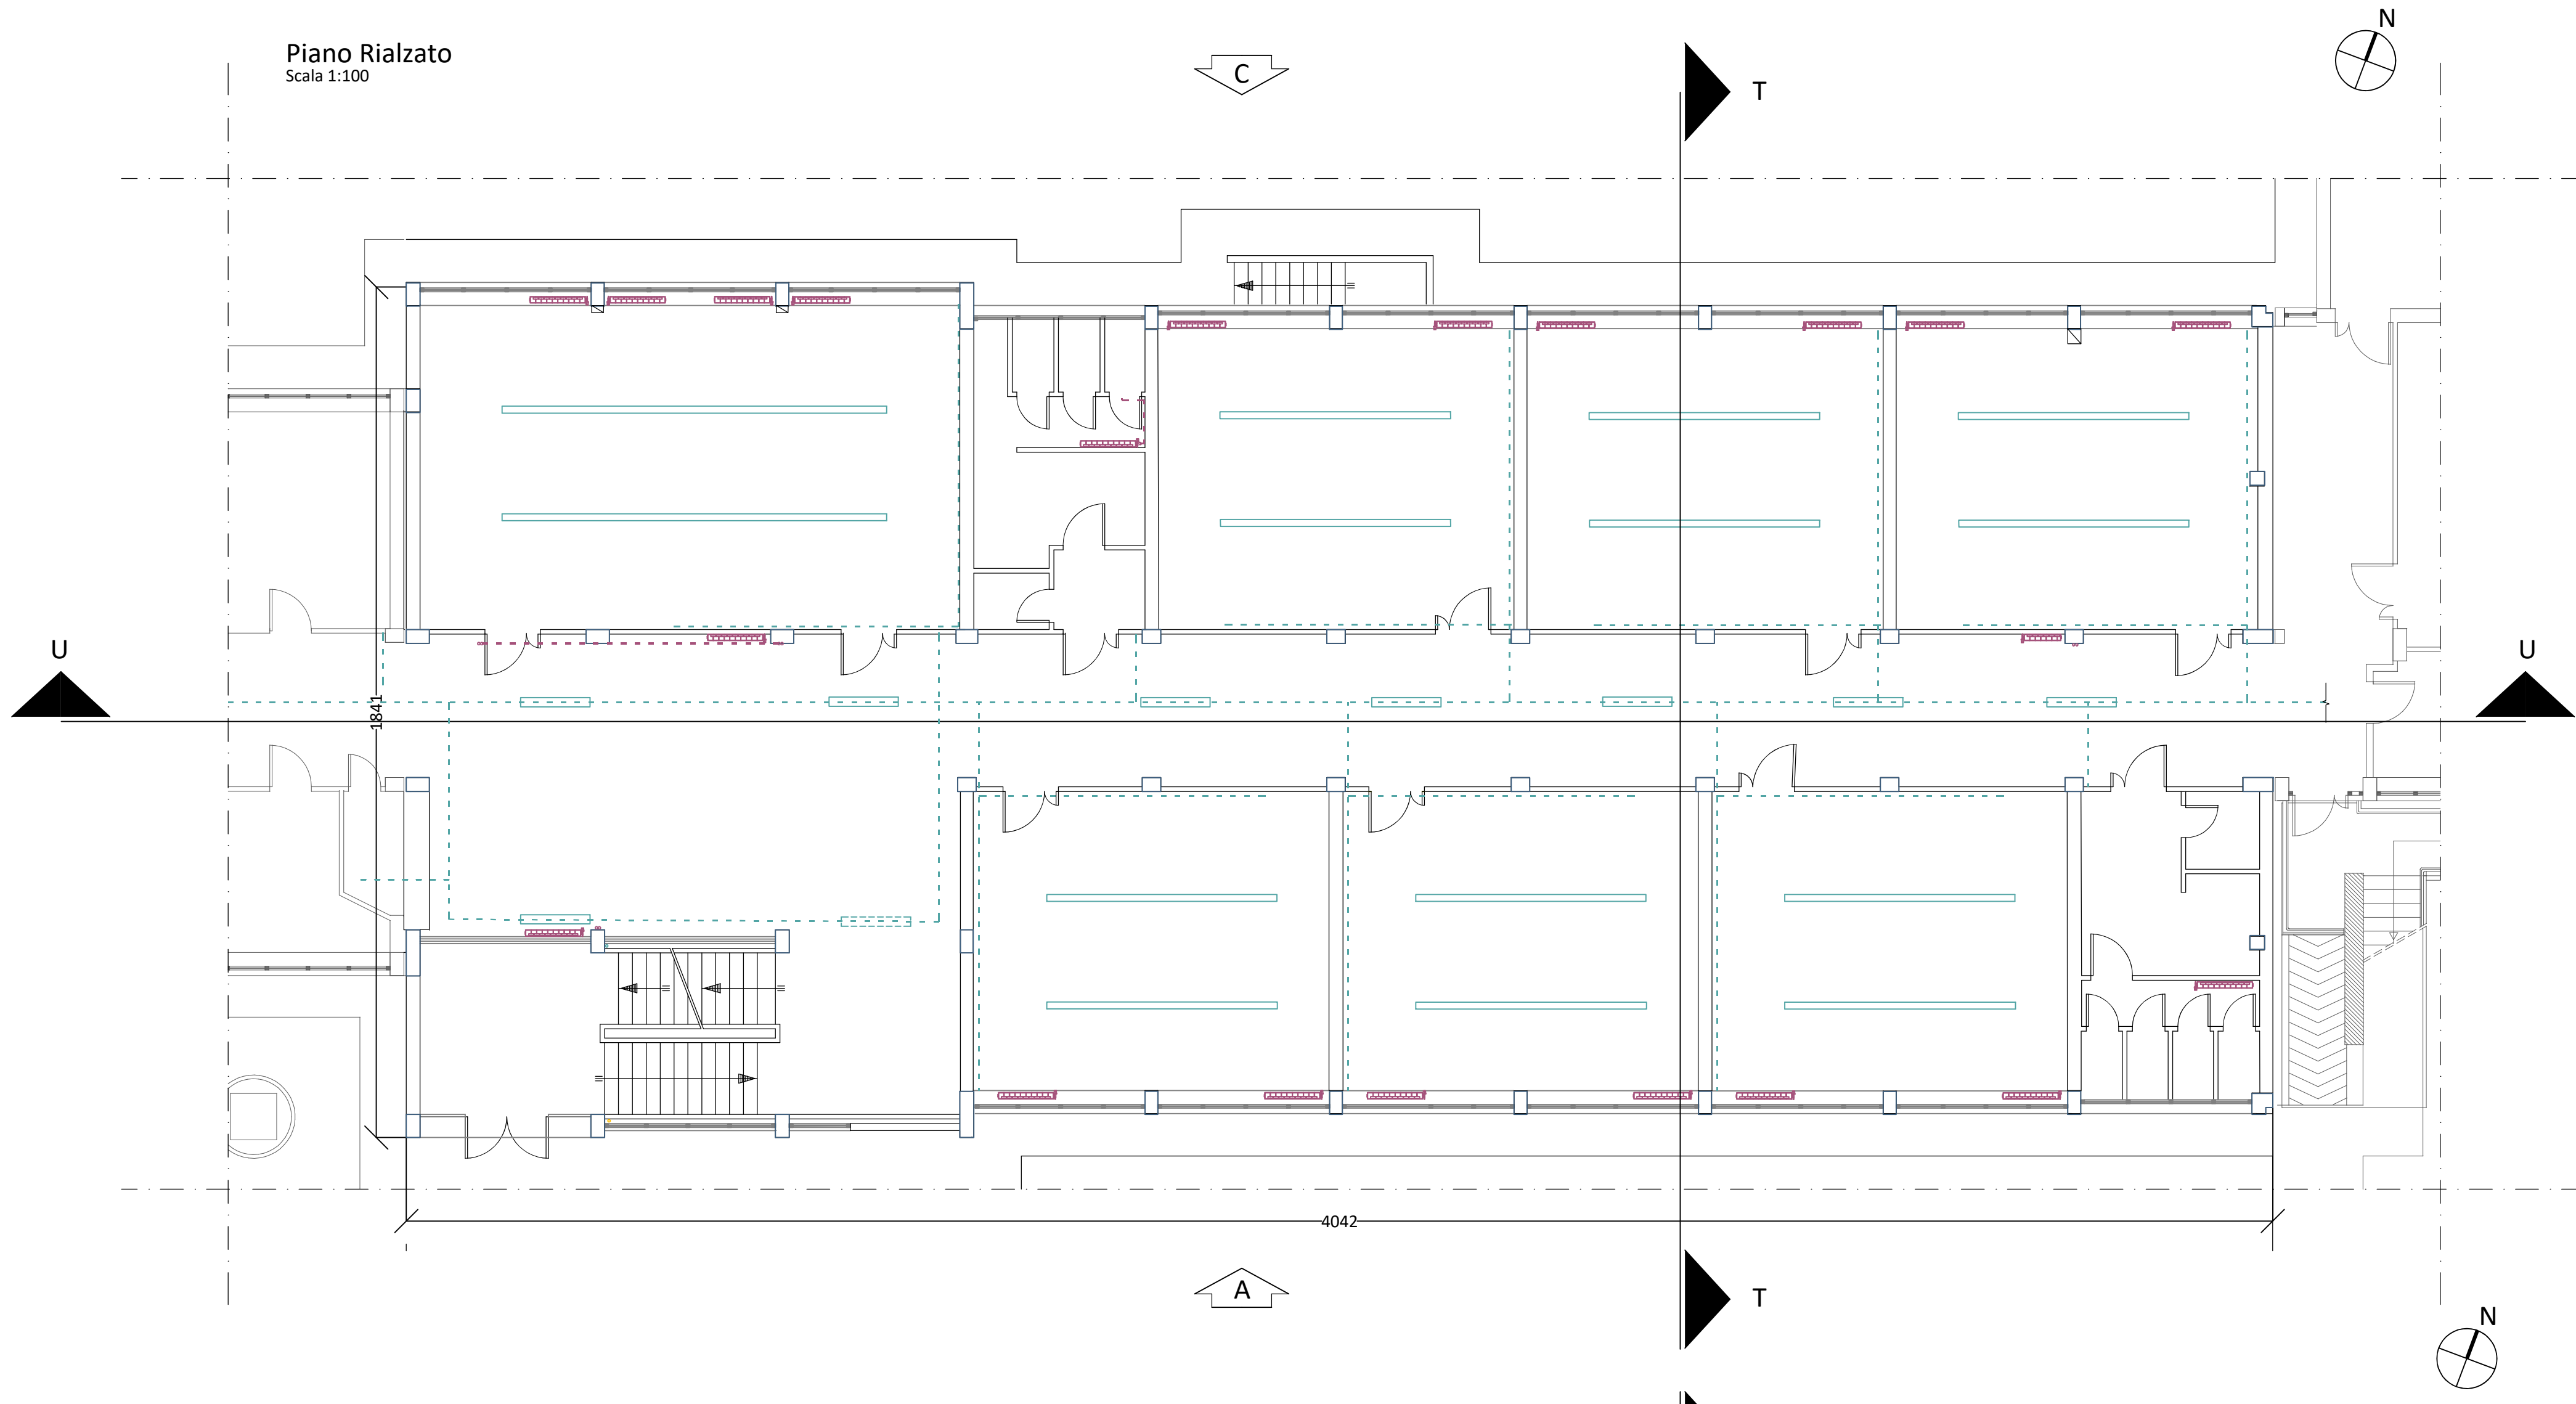

Copertura
Scala 1:100

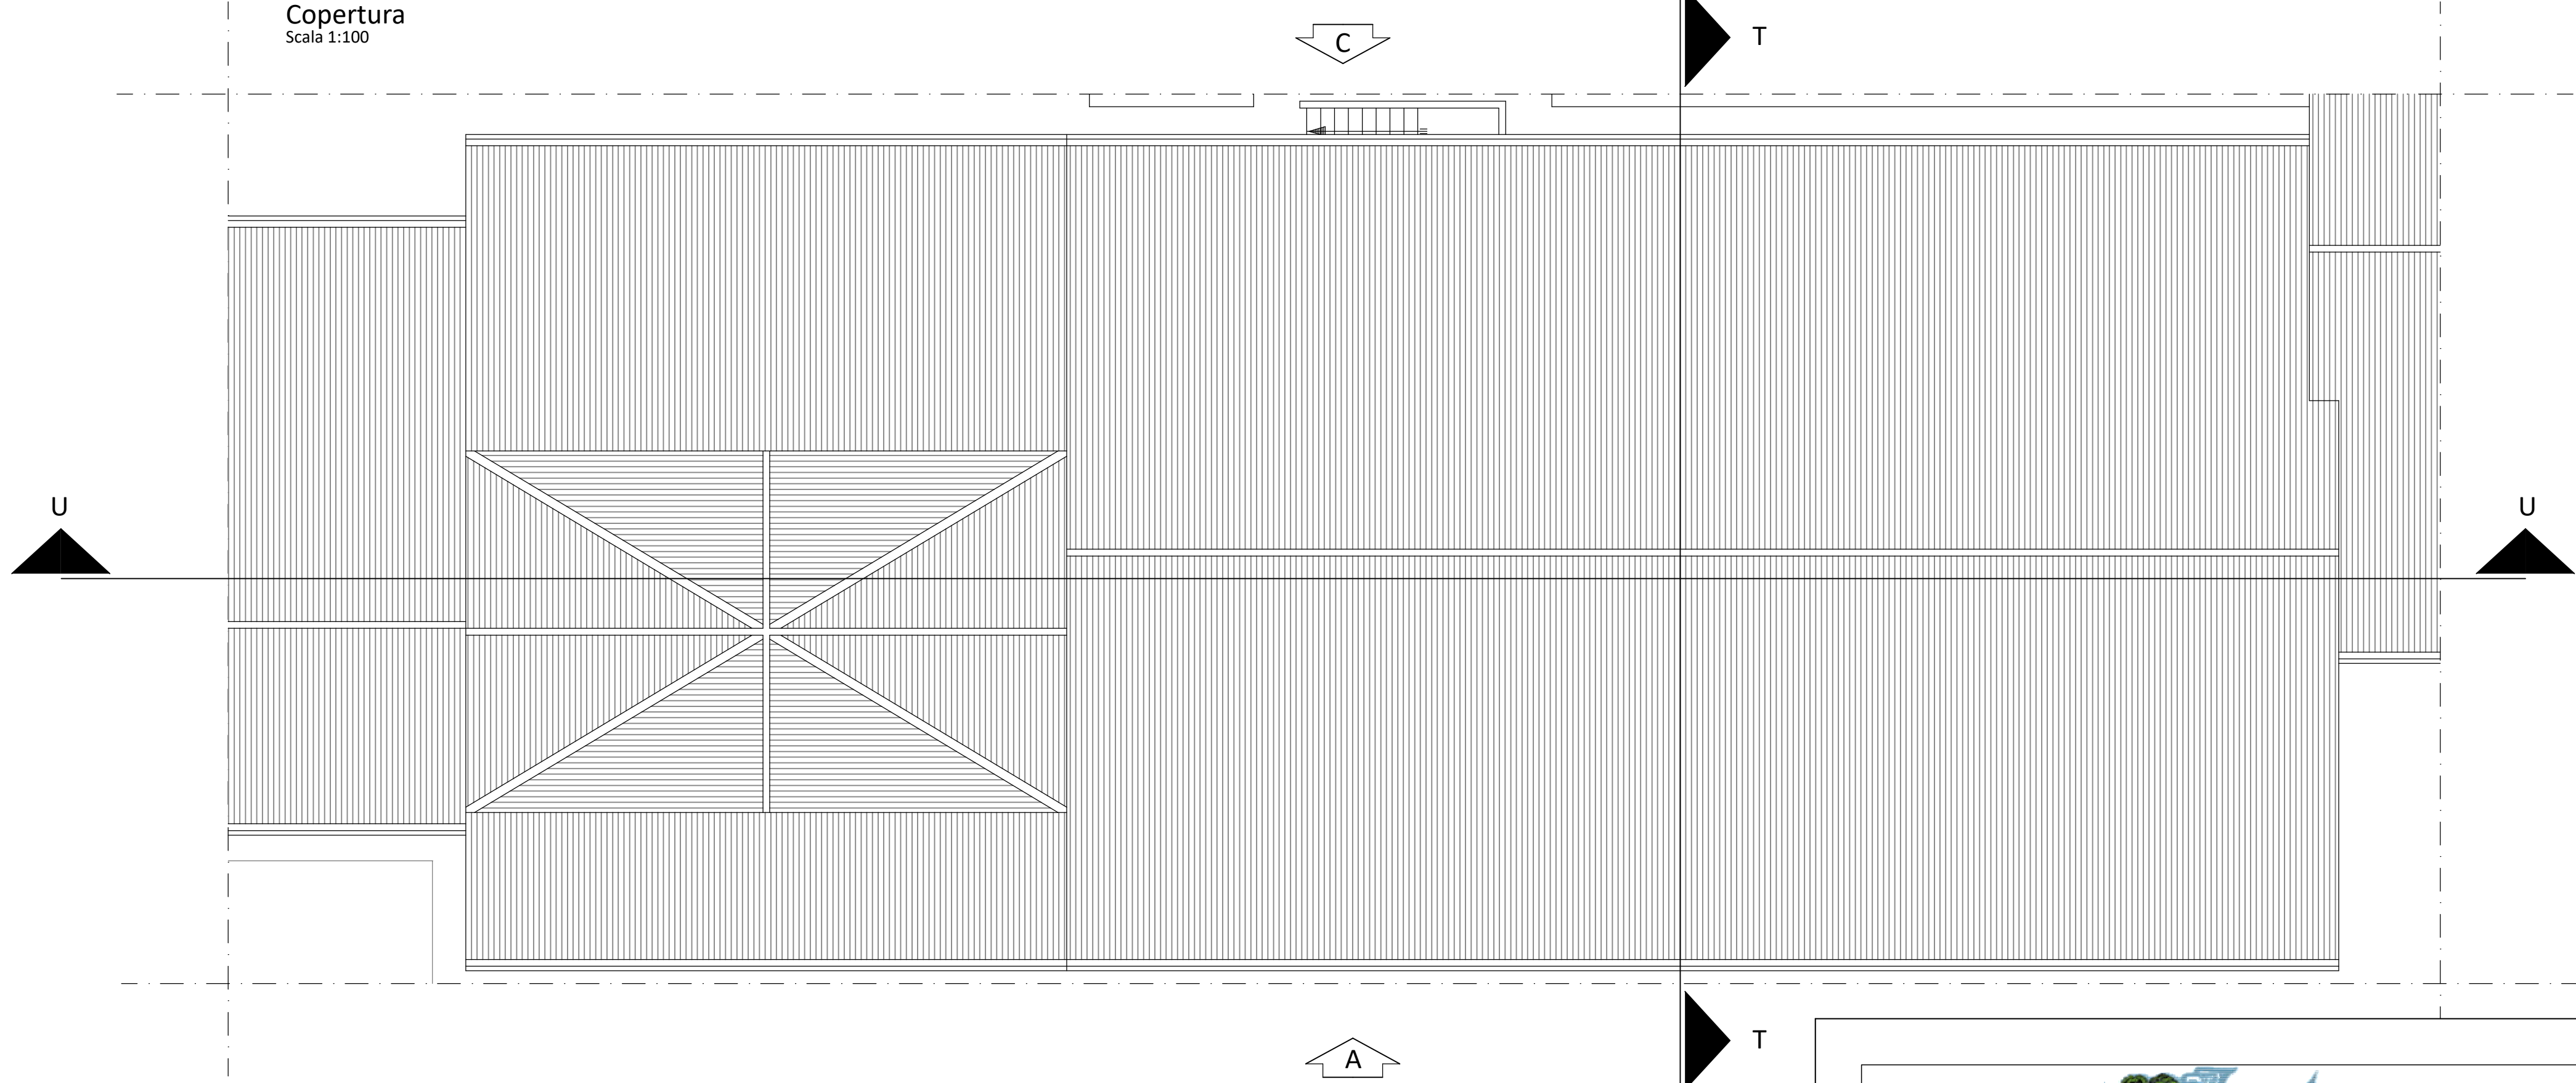

Planimetria generale
Scala 1:500

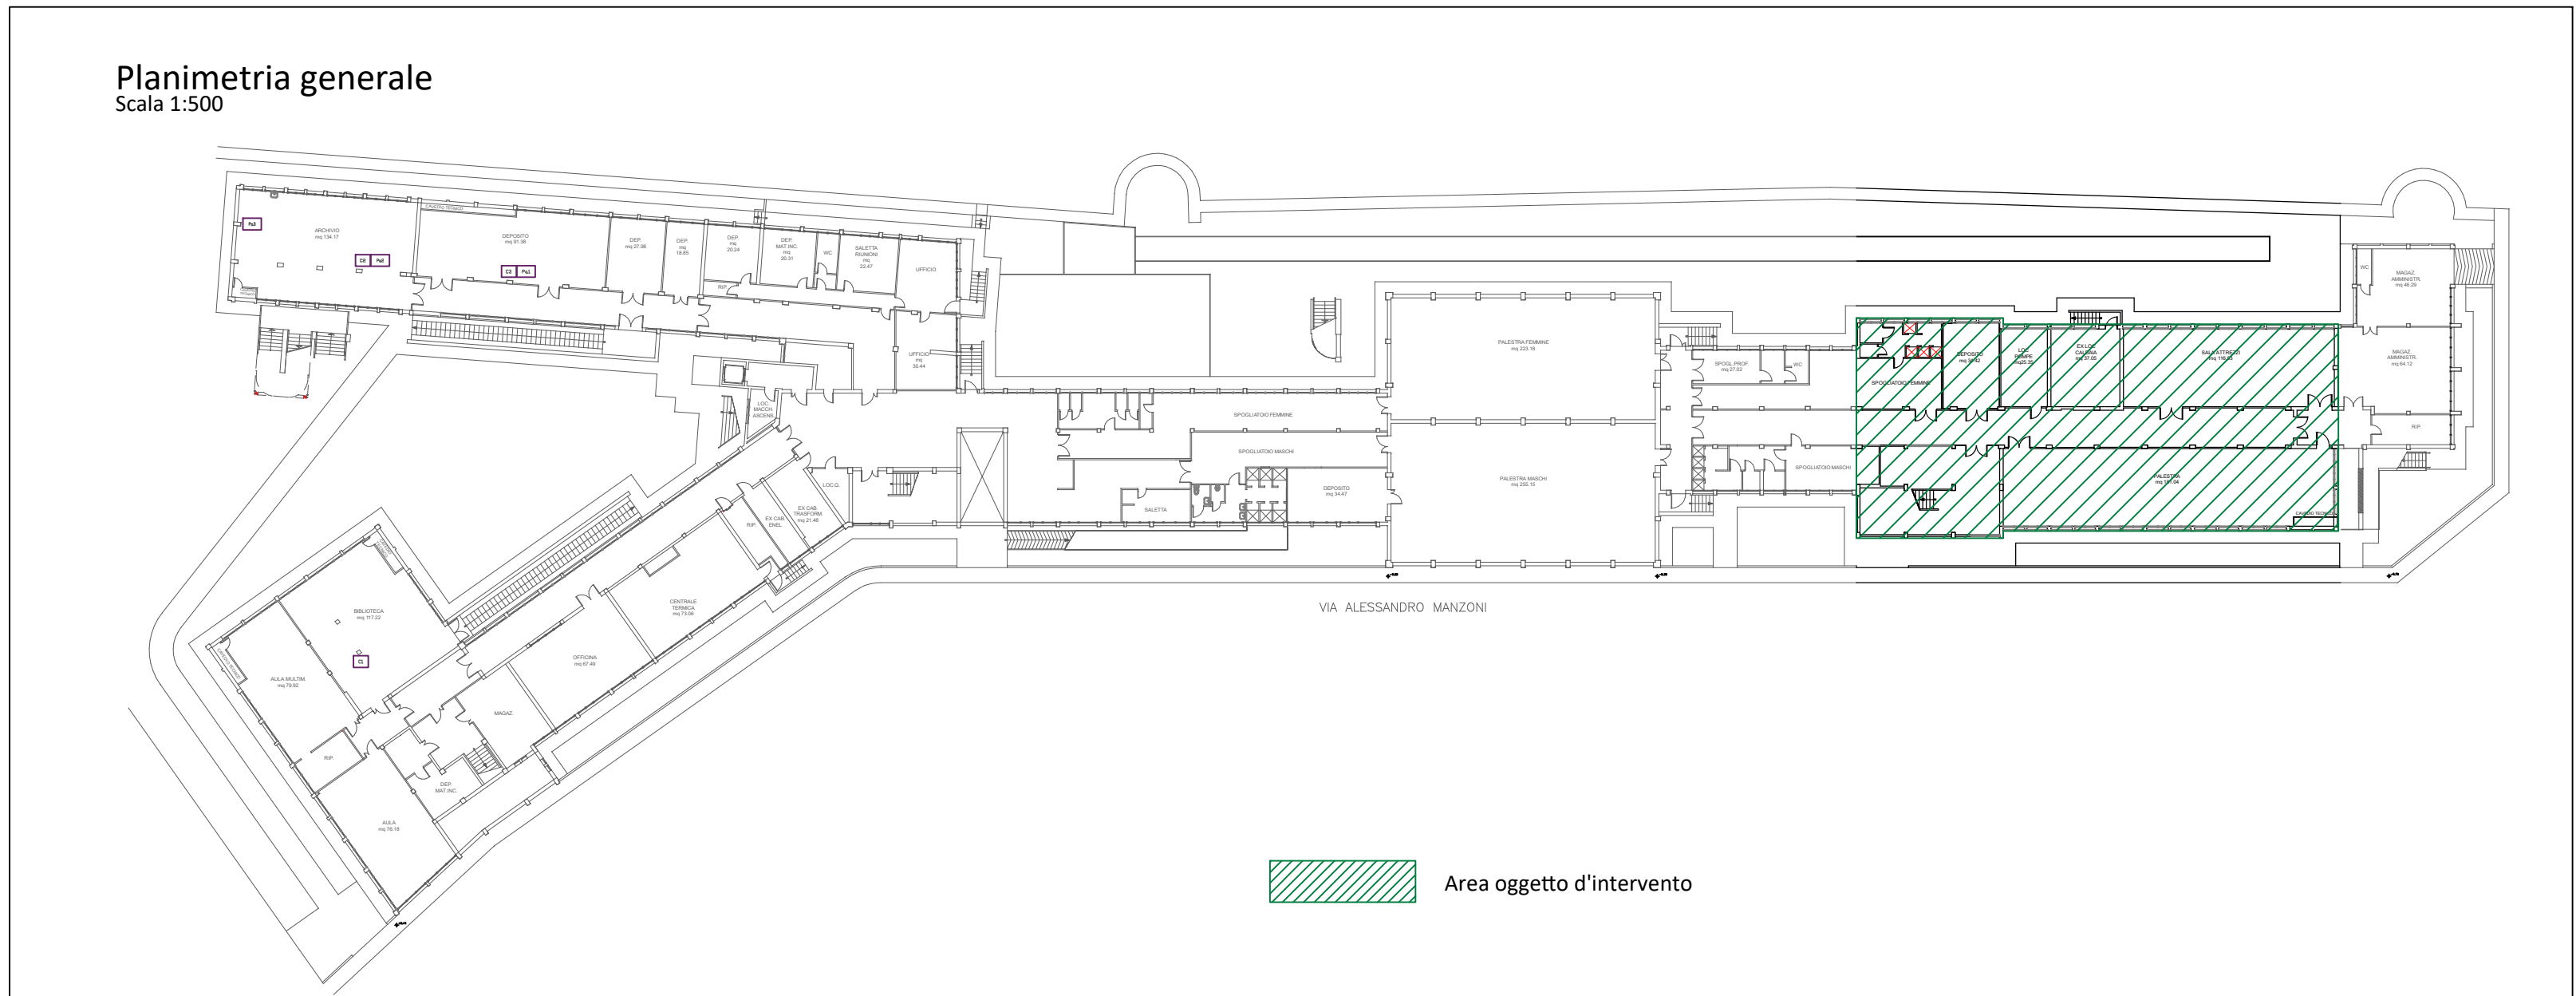

LEGENDA

- Impianti a soffitto
- Impianto elettrico a soffitto
- Lampade a soffitto
- Lampade a soffitto
- Impianto riscaldamento a soffitto
- Impianto antincendio a soffitto
- Impianto acqua a soffitto
- Impianto gas a soffitto



Settore Edilizia Scolastica e Patrimonio
Servizio Programmazione e Progettazione

LAVORI DI ADEGUAMENTO SISMICO DELL'ISTITUTO 'A. ORIANI'
DI VIA A. MANZONI, 6 - FAENZA (RA) - 2° STRALCIO

PROGETTO DI FATTIBILITA' TECNICO ECONOMICA

Presidente: Patti Valentina
Consigliere delegato Pubblica Istruzione - Edilizia Scolastica - Patrimonio: Maria Luisa Martini

Dirigente responsabile del Settore: Ing. Marco Cori

RESPONSABILE UNICO DEL PROGETTO: Ing. Marco Cori

Coordinatore della progettazione: Ing. Valentina Amadei per IDS

Progettista opere strutturali: Ing. Valentina Amadei per IDS

Coordinatore e progettista della sicurezza: Ing. Simone Monotti per IDS

Fase di progettazione:



Via P. Toi n° 318 47822 Santarcangelo di Romagna (RN)
+39 0541 391120 - info@ingegneriadellesstrutture.it
www.ingegneriadellesstrutture.it

TITOLO ELABORATO: STATO DI FATTO: Pianta Piano Seminterrato, Pianta Piano Rialzato, Pianta Piano Primo, Pianta Copertura

Rev.	Descrizione	Disegnato	Data	Scala	Nome file di salvataggio
00					
01					
02					
03					

PROFESSIONISTA RESPONSABILE:
Ing. Valentina Amadei

Rev.	Descrizione	Disegnato	Controllato	Approvato	Data
00					
01					
02					
03					