




Piano Primo
Scala 1:100

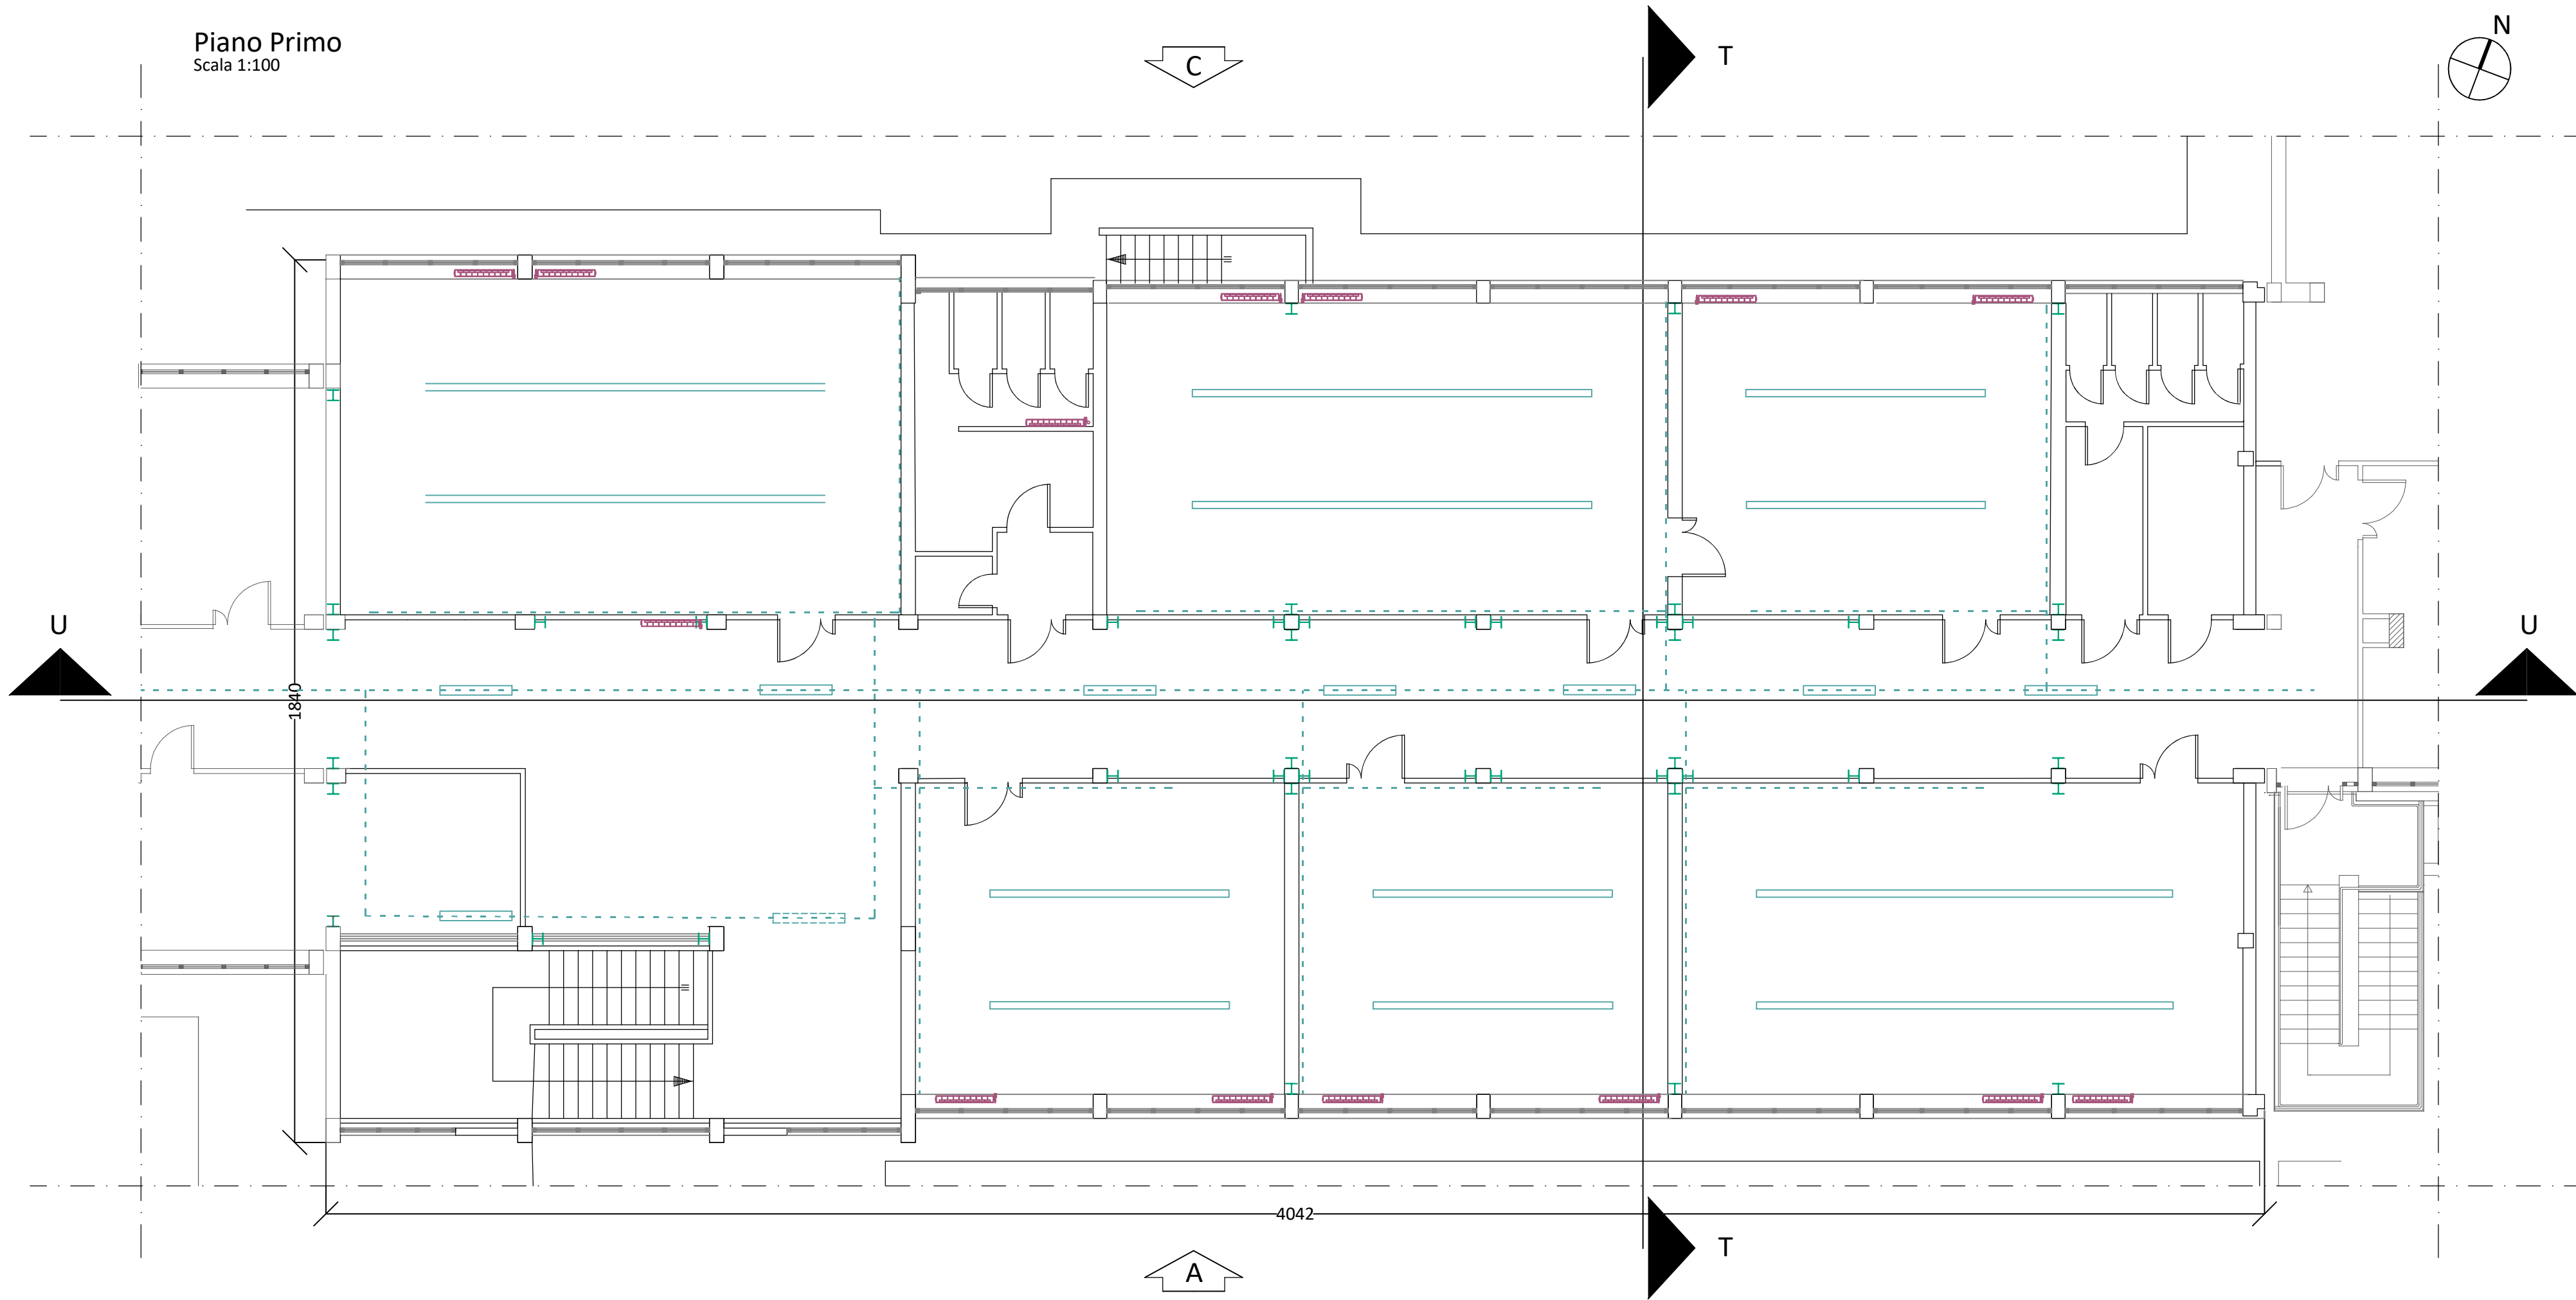

Sezione T-T
Scala 1:100

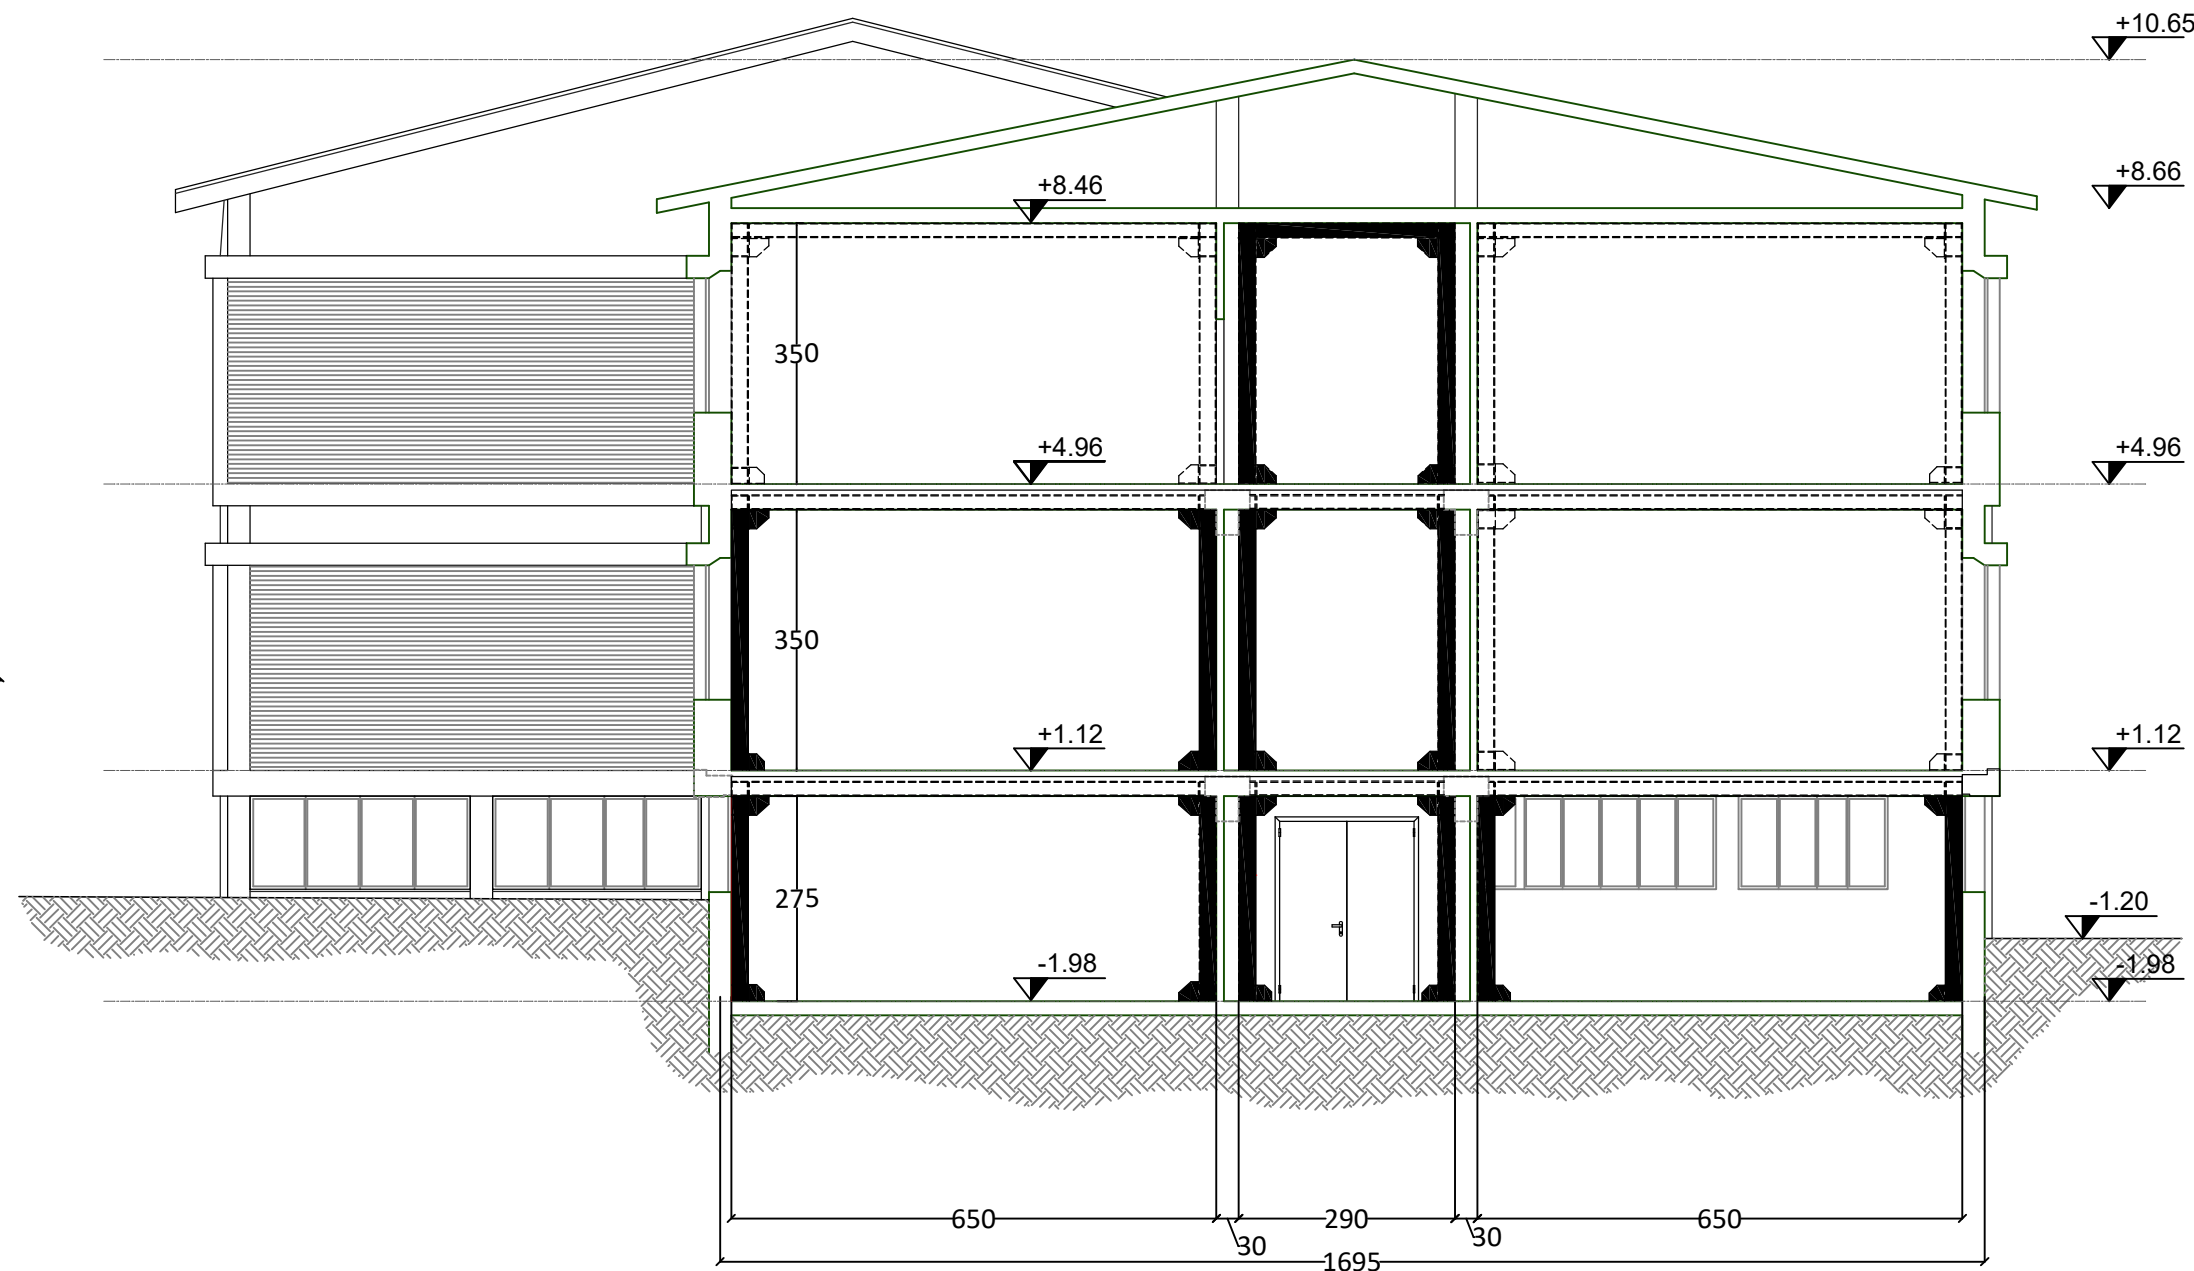

Sezione U-U
Scala 1:100

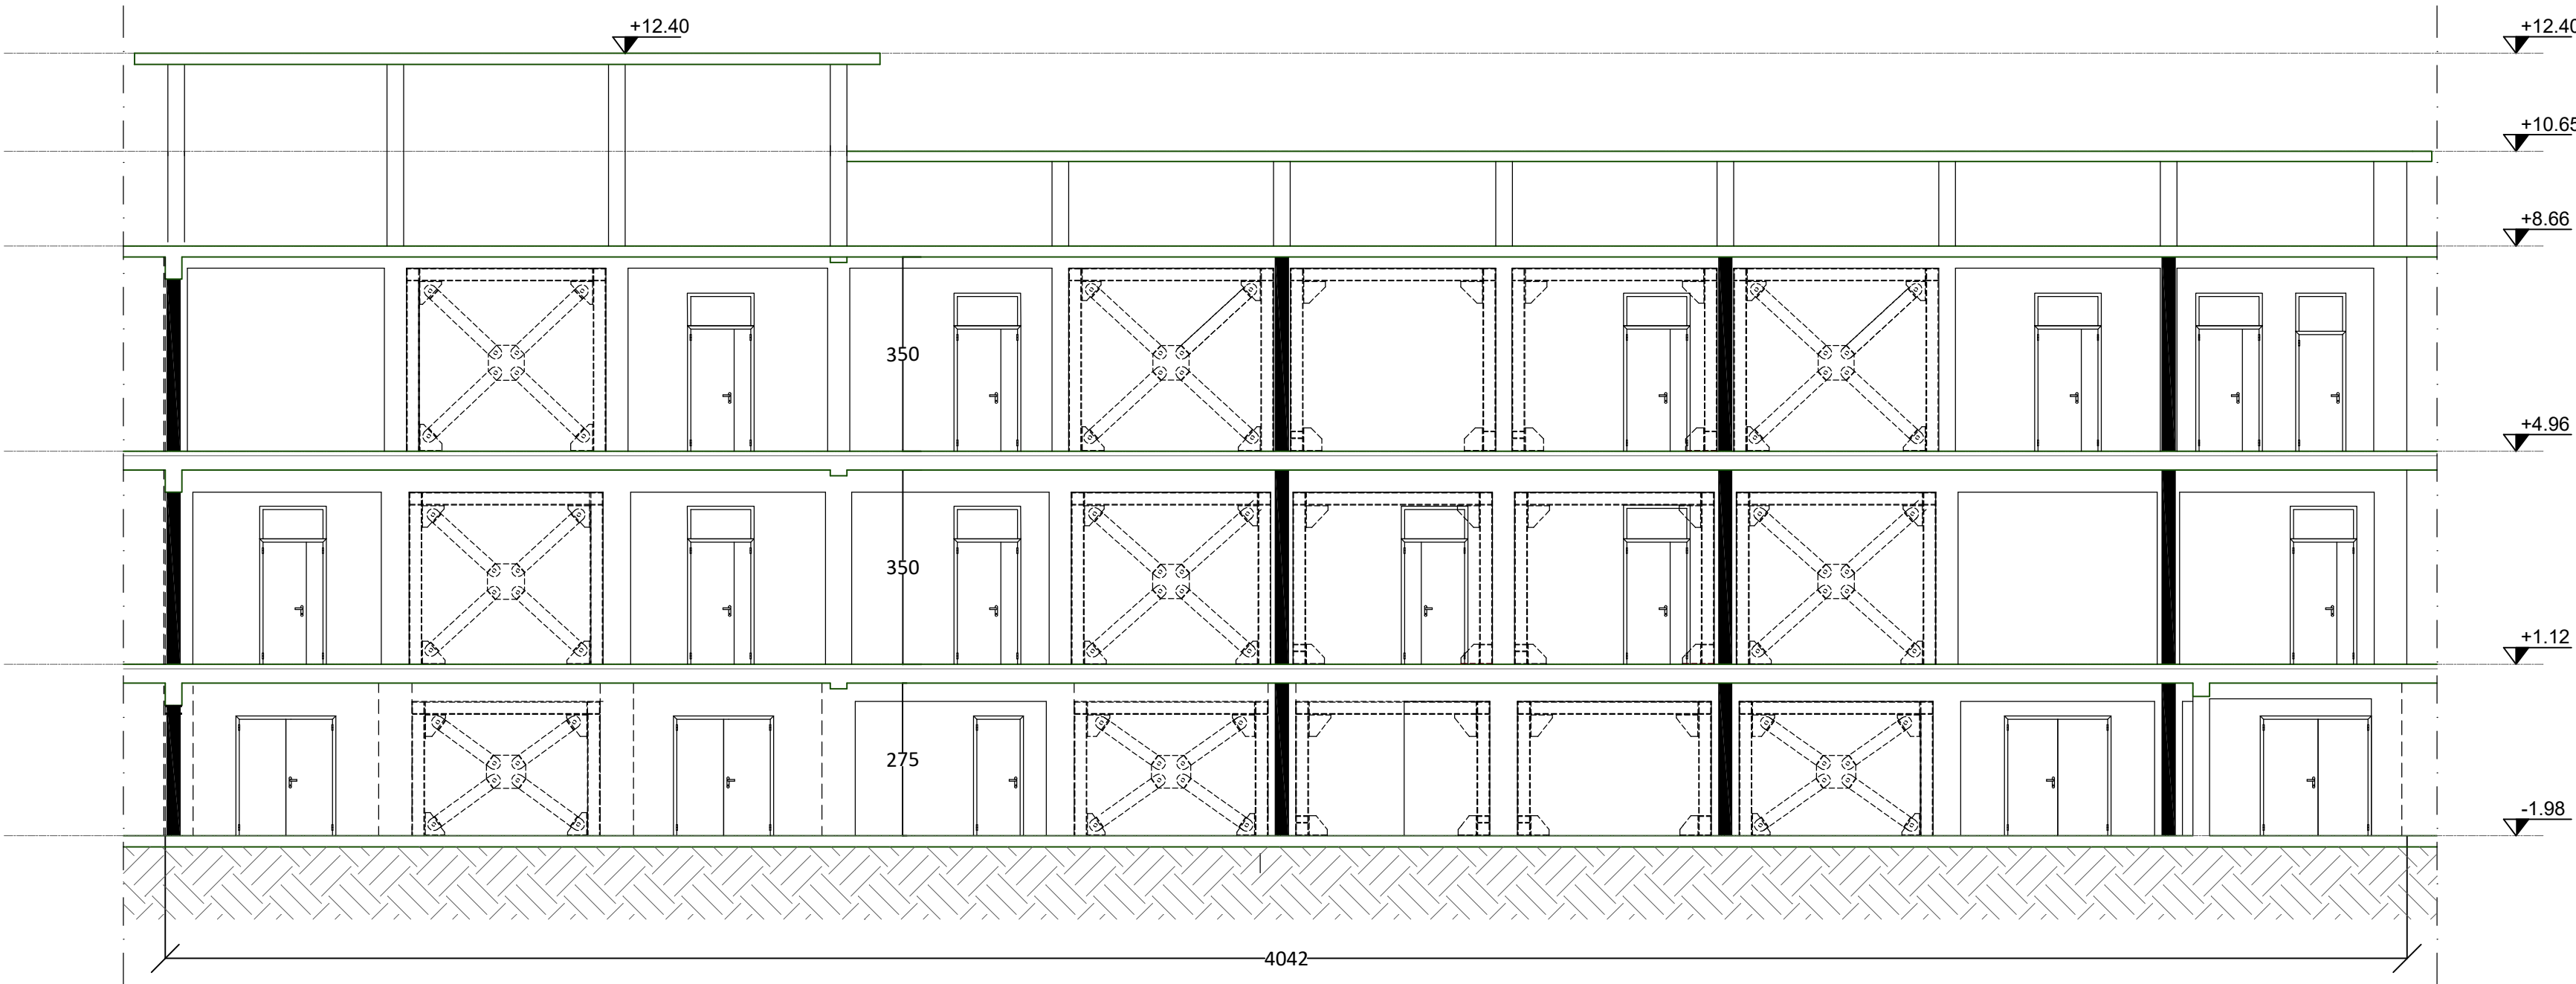

LEGENDA PIANTE

- Impianti a soffitto
- Impianto elettrico a soffitto
- Lampade rilevate
- Lampade ipotizzate
- Impianto riscaldamento a soffitto
- Impianto antincendio a soffitto
- Impianto acqua a soffitto
- Impianto gas a soffitto

LEGENDA SEZIONI

- Elementi all'interno del muro



Settore Edilizia Scolastica e Patrimonio
Servizio Programmazione e Progettazione

LAVORI DI ADEGUAMENTO SISMICO DELL'ISTITUTO "A. ORIANI"
DI VIA A. MANZONI, 6 - FAENZA (RA) - 2° STRALCIO

PROGETTO DI FATTIBILITA' TECNICO ECONOMICA

Presidente: Pali Valentina
Consigliere delegato Pubblica Istruzione - Edilizia Scolastica - Patrimonio: Maria Luisa Martinez

Dirigente responsabile del Settore: Ing. Marco Conti

RESPONSABILE UNICO DEL PROGETTO: Ing. Marco Conti

Professionisti esterni:

COORDINATORE DELLA PROGETTAZIONE: Ing. Valentina Amadei per IDS

PROGETTISTA OPERE STRUTTURALI: Ing. Valentina Amadei per IDS

COORDINATORE E PROGETTISTA DELLA SICUREZZA IN FASE DI PROGETTAZIONE: Ing. Simone Monotti per IDS



TITOLO ELABORATO: PROGETTO: PIANTA PIANO PRIMO, SEZIONI

Codice elaborato:	Revisione:	Data:	Scala:	Nome file di archiviazione:
PFTE_A_P_TAV 02	00	10/06/2025	1:100	PFTE_A_P_TAV 02

PROFESSIONISTA RESPONSABILE:
Ing. Valentina Amadei

FIRMA DEL PROFESSIONISTA

Rev.	Descrizione	Redatto:	Controllato:	Approvato:	Data:
00					
01					
02					
03					